


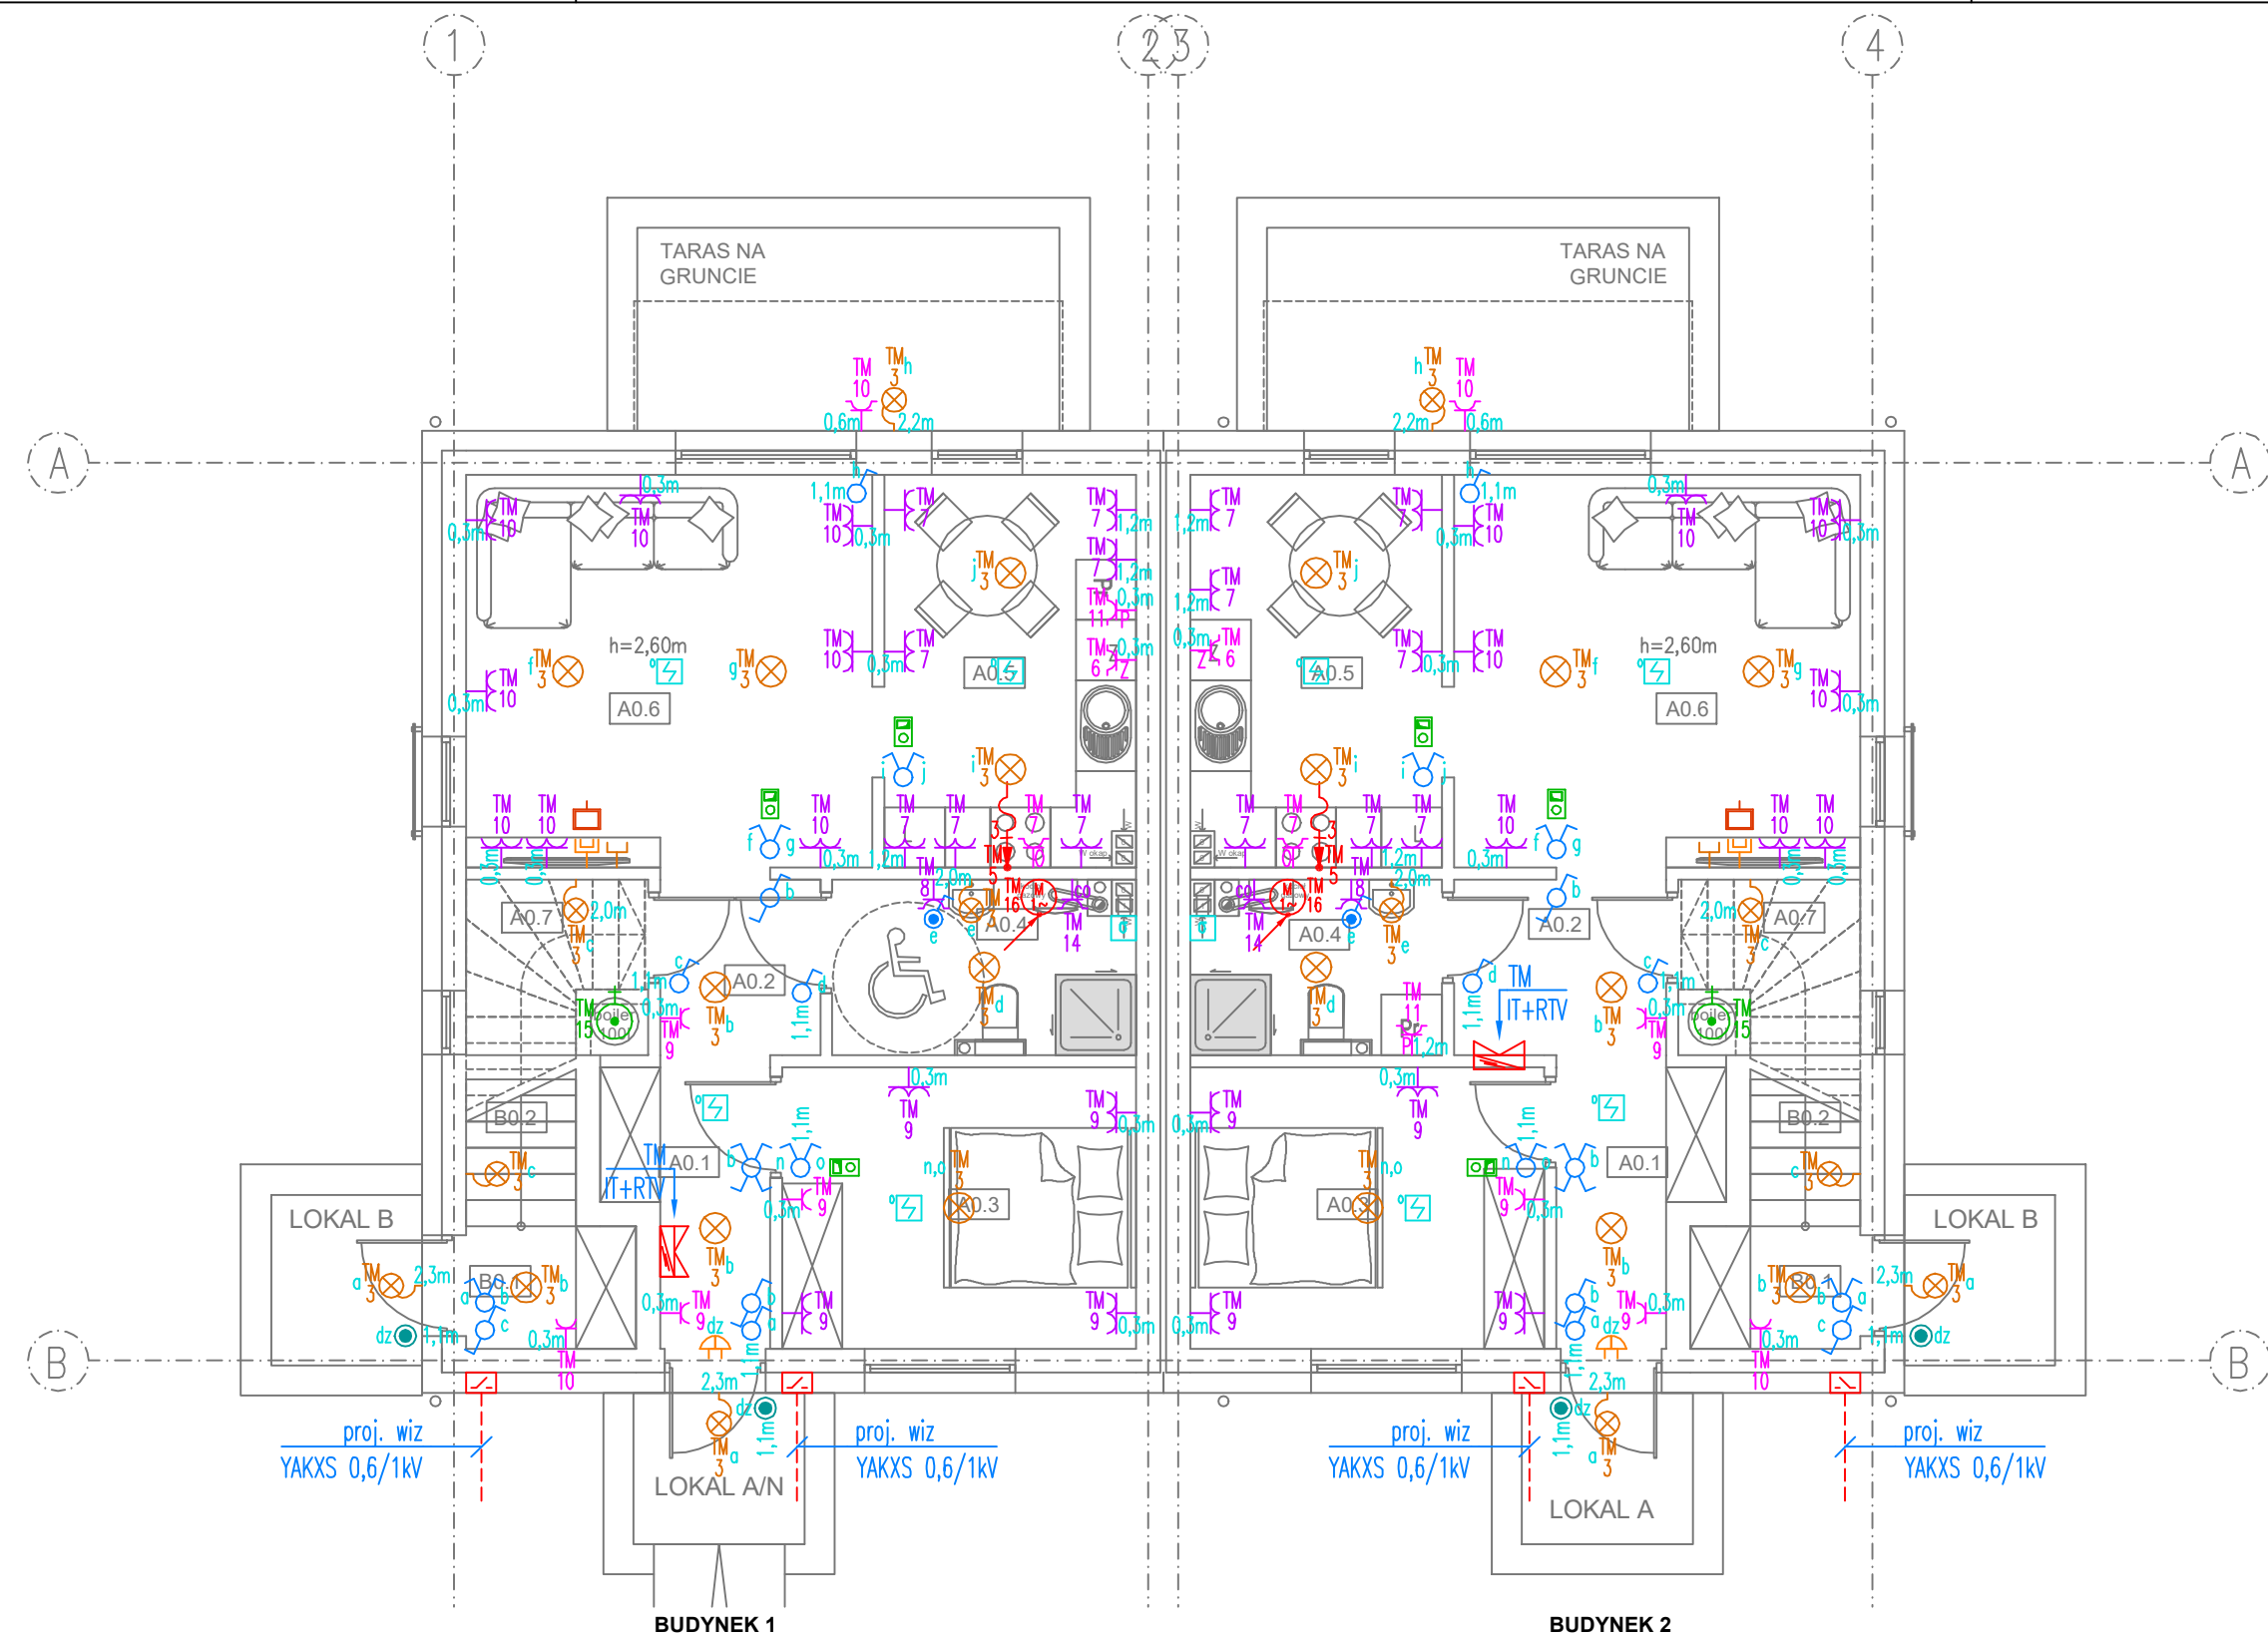

BUDYNEK 2		
ZESTAWIENIE POWIERZCHNI – LOKAL A		
NR. POM.	NAZWA POMIESZCZENIA	POW. [m ²]
A0.1	WIATROŁAP	3.68
A0.2	KORYTARZ	3.53
A0.3	POKÓJ	9.60
A0.4	ŁAZIENKA	3.91
A0.5	KUCHNIA	9.42
A0.6	SALON	15.46
A0.7	POM. TECHNICZNE	1.62
RAZEM POWIERZCHNIA		47.22

BUDYNEK 1		
ZESTAWIENIE POWIERZCHNI – LOKAL A/N		
NR. POM.	NAZWA POMIESZCZENIA	POW. [m ²]
A0.1	WIATROŁAP	3.68
A0.2	KORYTARZ	2.64
A0.3	POKÓJ	9.60
A0.4	ŁAZIENKA	4.80
A0.5	KUCHNIA	9.42
A0.6	SALON	15.46
A0.7	POM. TECHNICZNE	1.62
RAZEM POWIERZCHNIA		47.22

- UWAGI:
- W pomieszczeniach wilgotnych i na zewnątrz pomieszczeń należy stosować osprzęt i oprawy o stopniu ochrony min. IP44 – IP65.
 - W sanitariatach, pomieszczeniach technicznych oraz socjalnych należy wykonać połączenia wyrównawcze.
 - W mieszkaniach dopuszcza się zamienne stosowanie przekazników bistabilnych przystosowane do montażu w puszkach p/t.
 - Instalacje elektryczne w łazienkach należy wykonać zgodnie z PN-HD 60364-7-701, zachowując wymagane strefy ochronne.
 - W łazienkach należy stosować oprawy wykonane w II klasie ochrony oraz instalować w wymaganej odległości od wanny, brodzika lub kabiny prysznicowej.
 - Szczegółową lokalizację urządzeń oraz gniazd wtykowych należy ustalić z Inwestorem na etapie wykonawstwa. Gniazda wtykowe montowane po przeciwnych stronach ścian przesunąć w pionie / poziomie o min. 10 cm.
 - Przepusty instalacyjne w elementach oddzielenia przeciwpożarowego powinny mieć klasę odporności ogniowej (REI) wymaganą dla tych elementów. Przepusty instalacyjne o średnicy powyżej 4 cm w ścianach i stropach, dla których jest wymagana klasa odporności ogniowej co najmniej EI 60 ub REI 60, powinny mieć klasę odporności ogniowej (EI) tych elementów.
 - Typ zastosowanych opraw oświetleniowych należy dostosować do rodzaju zastosowanego sufitu.
 - Zaleca się stosować oprawy wyposażone w źródła światła LED.
 - Ostatecznego doboru typu opraw oświetleniowych dokona Inwestor na etapie wykonawstwa, na podstawie aranżacji wnętrz oraz postanowień zawartych w normie PN-EN 12464-1 Światło i oświetlenie. Oświetlenie miejsca pracy.
 - Całość prac należy wykonać zgodnie z PN-(HD)IEC 60364 i PN-EN 12464.

Legenda:	
	łącznik jednobiegunowy 10AX 250V
	łącznik jednobiegunowy szczelny 10AX 250V
	łącznik dwubiegunowy 10AX 250V
	przycisk jednobiegunowy szczelny 10A 250V
	łącznik schodowy 1b 10AX 250V
	łącznik krzyżowy 1b 10AX 250V
	punkt świetlny – pozostawić zapas przewodu zakończony złączem 3, 4-biegunowym. Oprawy dobierze inwestor we własnym zakresie.
	punkt świetlny (kinkiet) – pozostawić zapas przewodu zakończony złączem 3-biegunowym. Oprawy dobierze inwestor we własnym zakresie.
	gniazdo 1f pojedyncze 2P+Z 16A ~250V
	gniazdo 1f podwójne 2x2P+Z 16A ~250V
	gniazdo 1f pojedyncze szczelne 2P+Z 16A ~250V
	gniazdo 1f pojedyncze szczelne okapu 2P+Z 16A ~250V (montować 30 [cm] pod sufitem)
	gniazdo 1f pojedyncze szczelne pralki 2P+Z 16A ~250V
	gniazdo 1f pojedyncze szczelne zmywarki 2P+Z 16A ~250V
	gniazdo 1f pojedyncze szczelne kotle co 2P+Z 16A ~250V
	grzałka zasobnika cwu
	punkt przyłączeniowy
	napęd elektryczny
	rozdzielnica elektryczna
	gong
	gniazdo RJ 45
	gniazdo RTV
	gniazdo SC
	termostat pokojowy
	autonomiczna czujka pożaru
	autonomiczna czujka CO

BUDYNEK 1 i 2

PROJEKTOWANIE - NADZÓR - DORADZTWO S.C. SŁAWOMIR FOSSA, MONIKA FOSSA UL. PODWALE 11, 59-500 ZŁOTORYJA TEL. 601799368, 605900218 www.grupapnd.pl - biuro@grupapnd.pl		
obiekt:	ZESPÓŁ BUDYNKÓW MIESZKALNYCH JEDNORODZINNYCH DWULOKALOWYCH W ZABUDOWIE BLIŹNIACZEJ	
adres inwestycji:	Leśna, dz. nr 817/9, 817/12 obręb 0001 Leśna jednostka ewidencyjna 021003_4 Leśna-miasto	
projektant:	mgr inż. Remigiusz Przysławski uprawnienia do projektowania bez ograniczeń w specjalności instalacyjnej, nr 115/DOS/IE/08	
branża:	elektryczna	stadium: projekt techniczny
temat rysunku:		skala: 1:75
Rzut parteru. Instalacje elektryczne		
data:	12.10.2025	nr rysunku: ET 03