


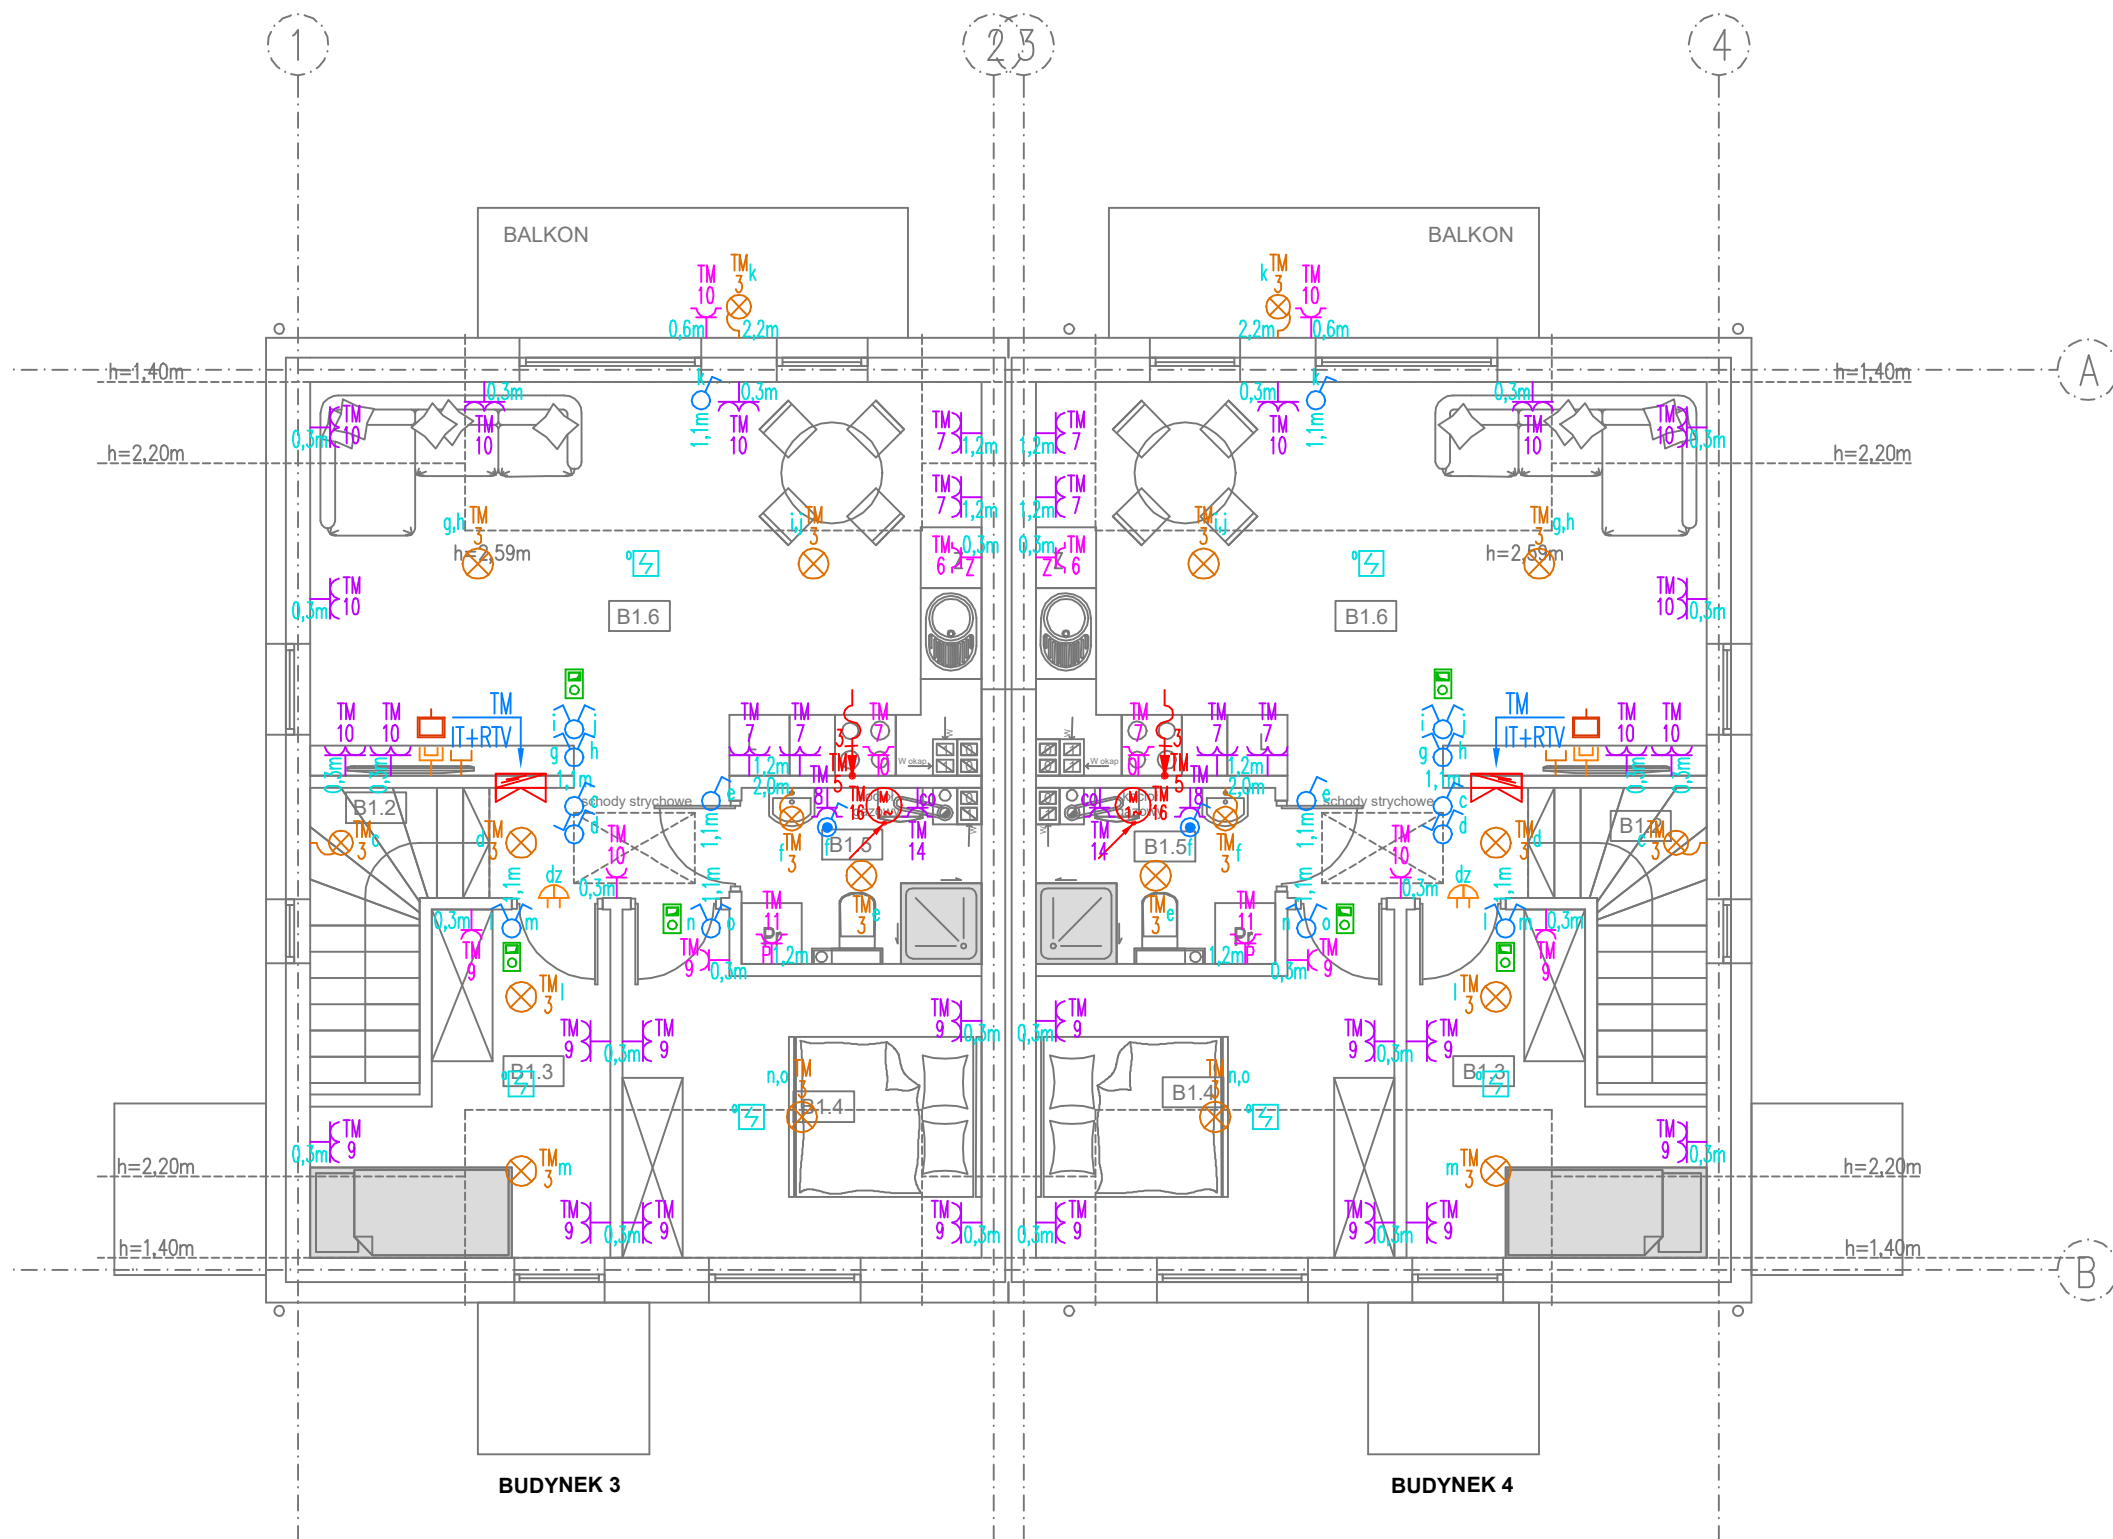

Legenda:	
	łącznik jednobiegunowy 10AX 250V
	łącznik jednobiegunowy szczelny 10AX 250V
	łącznik świecznikowy 10AX 250V
	przycisk jednobiegunowy szczelny 10A 250V
	łącznik schodowy 1b 10AX 250V
	łącznik krzyżowy 1b 10AX 250V
	punkt świetlny – pozostawić zapas przewodu zakończony złączem 3, 4-biegunowym. Oprawy dobierze inwestor we własnym zakresie.
	punkt świetlny (kinkiet) – pozostawić zapas przewodu zakończony złączem 3-biegunowym. Oprawy dobierze inwestor we własnym zakresie.
	gniazdo 1f pojedyncze 2P+Z 16A ~250V
	gniazdo 1f podwójne 2x2P+Z 16A ~250V
	gniazdo 1f pojedyncze szczelne 2P+Z 16A ~250V
	gniazdo 1f pojedyncze szczelne okapu 2P+Z 16A ~250V (montować 30 [cm] pod sufitem)
	gniazdo 1f pojedyncze szczelne pralki 2P+Z 16A ~250V
	gniazdo 1f pojedyncze szczelne zmywarki 2P+Z 16A ~250V
	gniazdo 1f pojedyncze szczelne kotle co 2P+Z 16A ~250V
	grzałka zasobnika cwu
	punkt przyłączeniowy
	napęd elektryczny
	rozdzielnica elektryczna
	gong
	gniazdo RJ 45
	gniazdo RTV
	gniazdo SC
	termostat pokojowy
	autonomiczna czujka pożaru
	autonomiczna czujka CO

BUDYNEK 3 i 4		
ZESTAWIENIE POWIERZCHNI – LOKAL B		
NR POM.	NAZWA POMIESZCZENIA	POW. [m ²]
B0.1	WIATROŁAP	1.94
B0.2	KLATKA SCHODOWA	4.30
B1.2	KORYTARZ	2.46
B1.3	POKÓJ	7.08
B1.4	POKÓJ	10.16
B1.5	ŁAZIENKA	3.71
B1.6	SALON+KUCHNIA	24.59
B2.1	STRYCH	6.44
	RAZEM POWIERZCHNIA	54.24

- UWAGI:
- W pomieszczeniach wilgotnych i na zewnątrz pomieszczeń należy stosować osprzęt i oprawy o stopniu ochrony min. IP44 – IP65.
 - W sanitariatach, pomieszczeniach technicznych oraz socjalnych należy wykonać połączenia wyrównawcze.
 - W mieszkaniach dopuszcza się zamiennie stosowanie przekładników bistabilnych przystosowane do montażu w puszkach p/t.
 - Instalacje elektryczne w łazienkach należy wykonać zgodnie z PN-HD 60364-7-701, zachowując wymagane strefy ochronne.
 - W łazienkach należy stosować oprawy wykonane w II klasie ochrony oraz instalować w wymaganej odległości od wanny, brodzika lub kabiny prysznicowej.
 - Szczegółową lokalizację urządzeń oraz gniazd wtykowych należy ustalić z Inwestorem na etapie wykonawstwa. Gniazda wtykowe montowane po przeciwnych stronach ścian przesunąć w pionie / poziomie o min. 10 cm.
 - Przepusty instalacyjne w elementach oddzielenia przeciwpożarowego powinny mieć klasę odporności ogniowej (REI) wymaganą dla tych elementów. Przepusty instalacyjne o średnicy powyżej 4 cm w ścianach i stropach, dla których jest wymagana klasa odporności ogniowej co najmniej EI 60 ub REI 60, powinny mieć klasę odporności ogniowej (EI) tych elementów.
 - Typ zastosowanych opraw oświetleniowych należy dostosować do rodzaju zastosowanego sufitu.
 - Zaleca się stosować oprawy wyposażone w źródła światła LED.
 - Ostatecznego doboru typu opraw oświetleniowych dokona Inwestor na etapie wykonawstwa, na podstawie aranżacji wnętrz oraz postanowień zawartych w normie PN-EN 12464-1 Światło i oświetlenie. Oświetlenie miejsca pracy.
 - Całość prac należy wykonać zgodnie z PN-(HD)IEC 60364 i PN-EN 12464.

PROJEKTOWANIE - NADZÓR - DORADZTWO S.C.
SŁAWOMIR FOSSA, MONIKA FOSSA
UL. PODWALE 11, 59-500 ZŁOTORYJA
TEL. 601799368, 605900218
www.grupapnd.pl - biuro@grupapnd.pl

FOS**A**

obiekt:

ZESPÓŁ BUDYNKÓW MIESZKALNYCH
JEDNORODZINNYCH DWULOKALOWYCH
W ZABUDOWIE BLIŹNIACZEJ

adres inwestycji:

Leśna, dz. nr 817/9, 817/12 obręb 0001 Leśna
jednostka ewidencyjna 021003_4 Leśna-miasto

projektant:

mgr inż. Remigiusz Przystaj
uprawnienia do projektowania bez ograniczeń
w specjalności instalacyjnej, nr 115/DOS/IE/08

branża:

elektryczna

stadium:

projekt techniczny

skala:

1:75

temat rysunku:

Rzut poddasza. Instalacje elektryczne

data:

12.10.2025

nr rysunku:

ET 04