



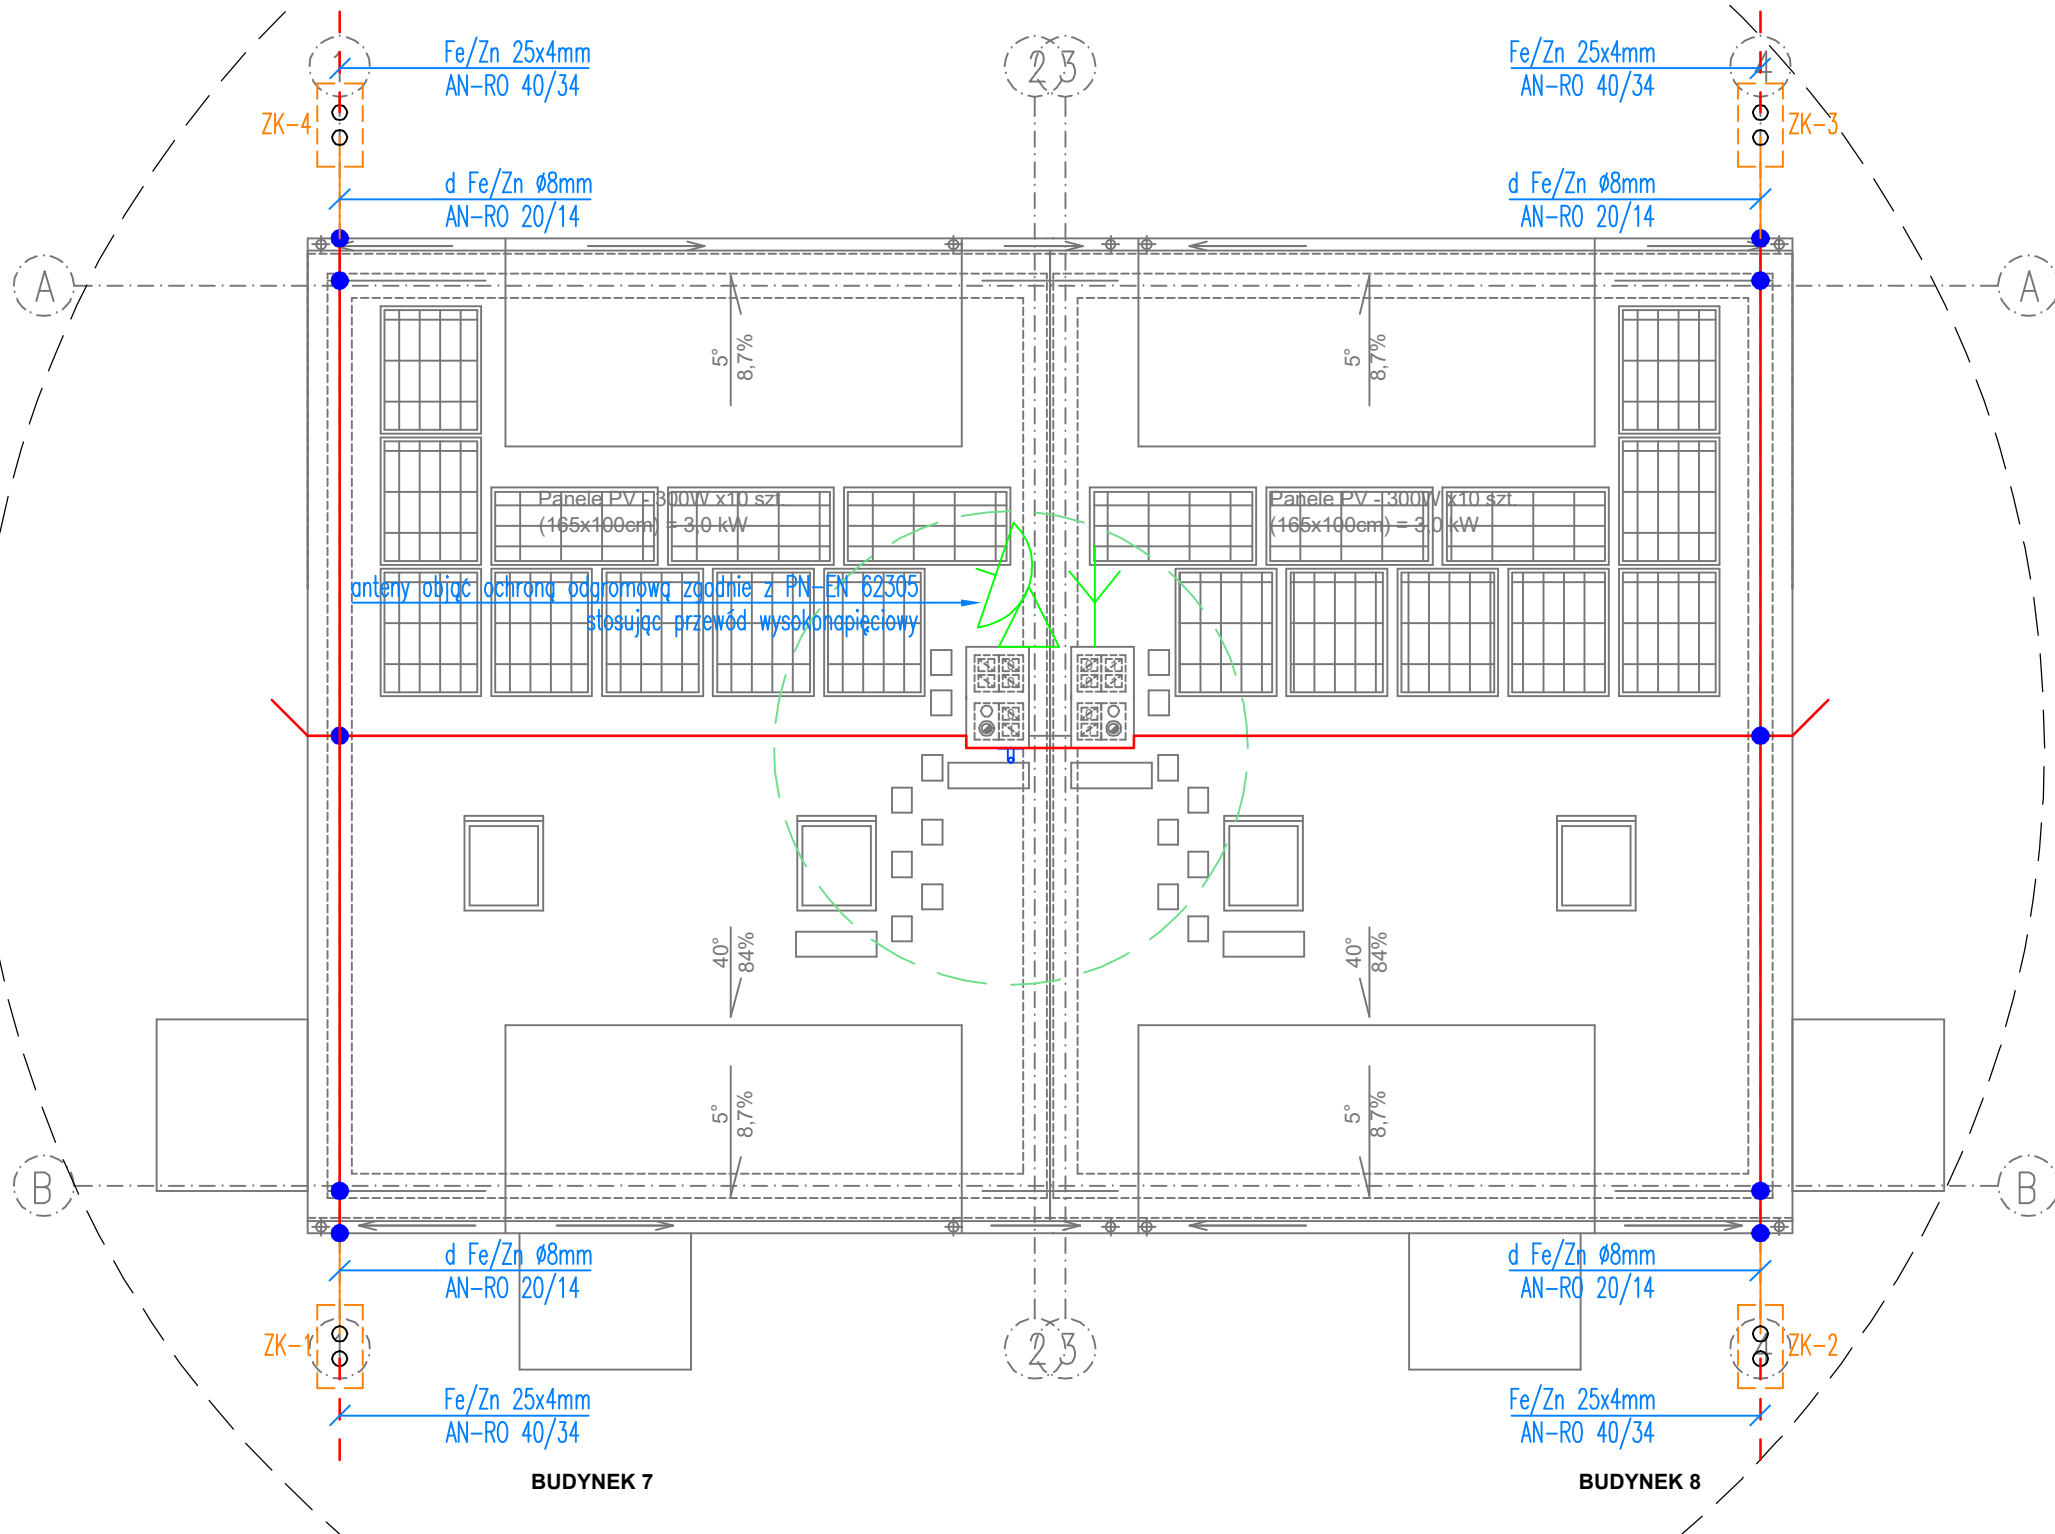


UWAGI:

- Wykonać instalację odgromową dla IV klasy zgodnie z PN-EN 62305.
- Wykonać uziom fundamentowy wg PN-EN 62305. Wymagana rezystancja uziemienia $R < 100 \Omega$.
- Wszystkie metalowe elementy budynku należy objąć instalacją połączeń wyrównawczych.
- Dla instalacji odgromowej należy zachować odstęp izolacyjny min. 0,45 m. W przypadku braku możliwości zachowania odstępu izolacyjnego należy wykonać połączenie pośrednie z zastosowaniem iskierników separacyjnych albo bezpośrednie – zgodnie z PN-EN 62305.
- Należy zachować ciągłość połączeń elementów przewodzących budynku wykorzystywanych w instalacji odgromowej. W przypadku wykorzystania elementów przewodzących dachu należy uzyskać zgodę inwestora.
- Sposób montażu iglic i maszów odgromowych należy dobrać dla III strefy wiatrowej. Sposób montażu (typ, producenta, ciężar podstawy i skład kleju) należy uzgodnić z dostawcą pokrycia dachowego.
- Zwody poziome prowadzić na uchwytych / wspornikach. Odległość pomiędzy uchwytych maksymalnie 1m. Odcinki, dla których nie można zachować bezpiecznej odległości od okien, tarasów itp. prowadzić w rurze odgromowej lub stosując przewód wysokonapięciowy.
- Iglice kominowe powinny wystawać ponad komin, tak aby zachować kąt osłony dla IV klasy zgodnie z PN-EN 62305.
- Połączenia śrubowe zabezpieczyć wazeliną techniczną.
- Całość prac wykonać zgodnie z PN-EN 62305.

LEGENDA:

- przewód uziemiający Fe/Zn 25x4 mm w rurze odgromowej
- przewód odprowadzający d Fe/Zn $\emptyset 8$ mm w rurze odgromowej
- zwód poziomy d Fe/Zn $\emptyset 8$ mm prowadzony na uchwytych
- połączenie śrubowe zabezpieczone przed korozją
- złącze kontrolne
- iglica kominowa
- zestaw anten RTV+SAT

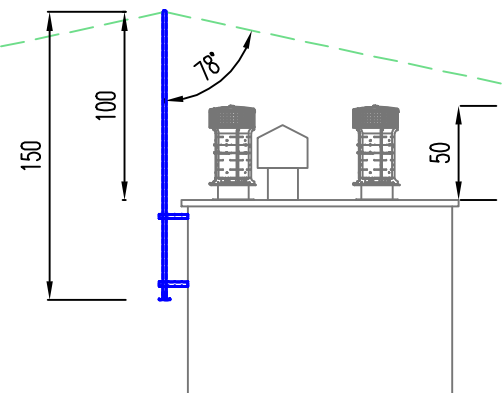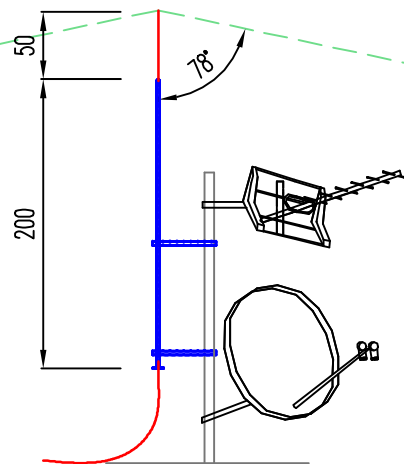

BUDYNEK 7 i 8

PROJEKTOWANIE - NADZÓR - DORADZTWO S.C. SŁAWOMIR FOSSA, MONIKA FOSSA UL. PODWALE 11, 59-500 ZŁOTORYJA TEL. 601799368, 605900218 www.grupapnd.pl - biuro@grupapnd.pl			<div>FOSSA</div>	
obiekt:	ZESPÓŁ BUDYNKÓW MIESZKALNYCH JEDNORODZINNYCH DWULOKALOWYCH W ZABUDOWIE BLIŹNIACZEJ			
adres inwestycji:	Leśna, dz. nr 817/9, 817/12 obręb 0001 Leśna jednostka ewidencyjna 021003_4 Leśna-miasto			
projektant:	mgr inż. Remigiusz Przystaj uprawnienia do projektowania bez ograniczeń w specjalności instalacyjnej, nr 115/DOS/IE/08			
branża:	elektryczna	stadium:	projekt techniczny	skala: 1:75
temat rysunku: Rzut dachu. Instalacja odgromowa				
data: 12.10.2025			nr rysunku: ET 02	