
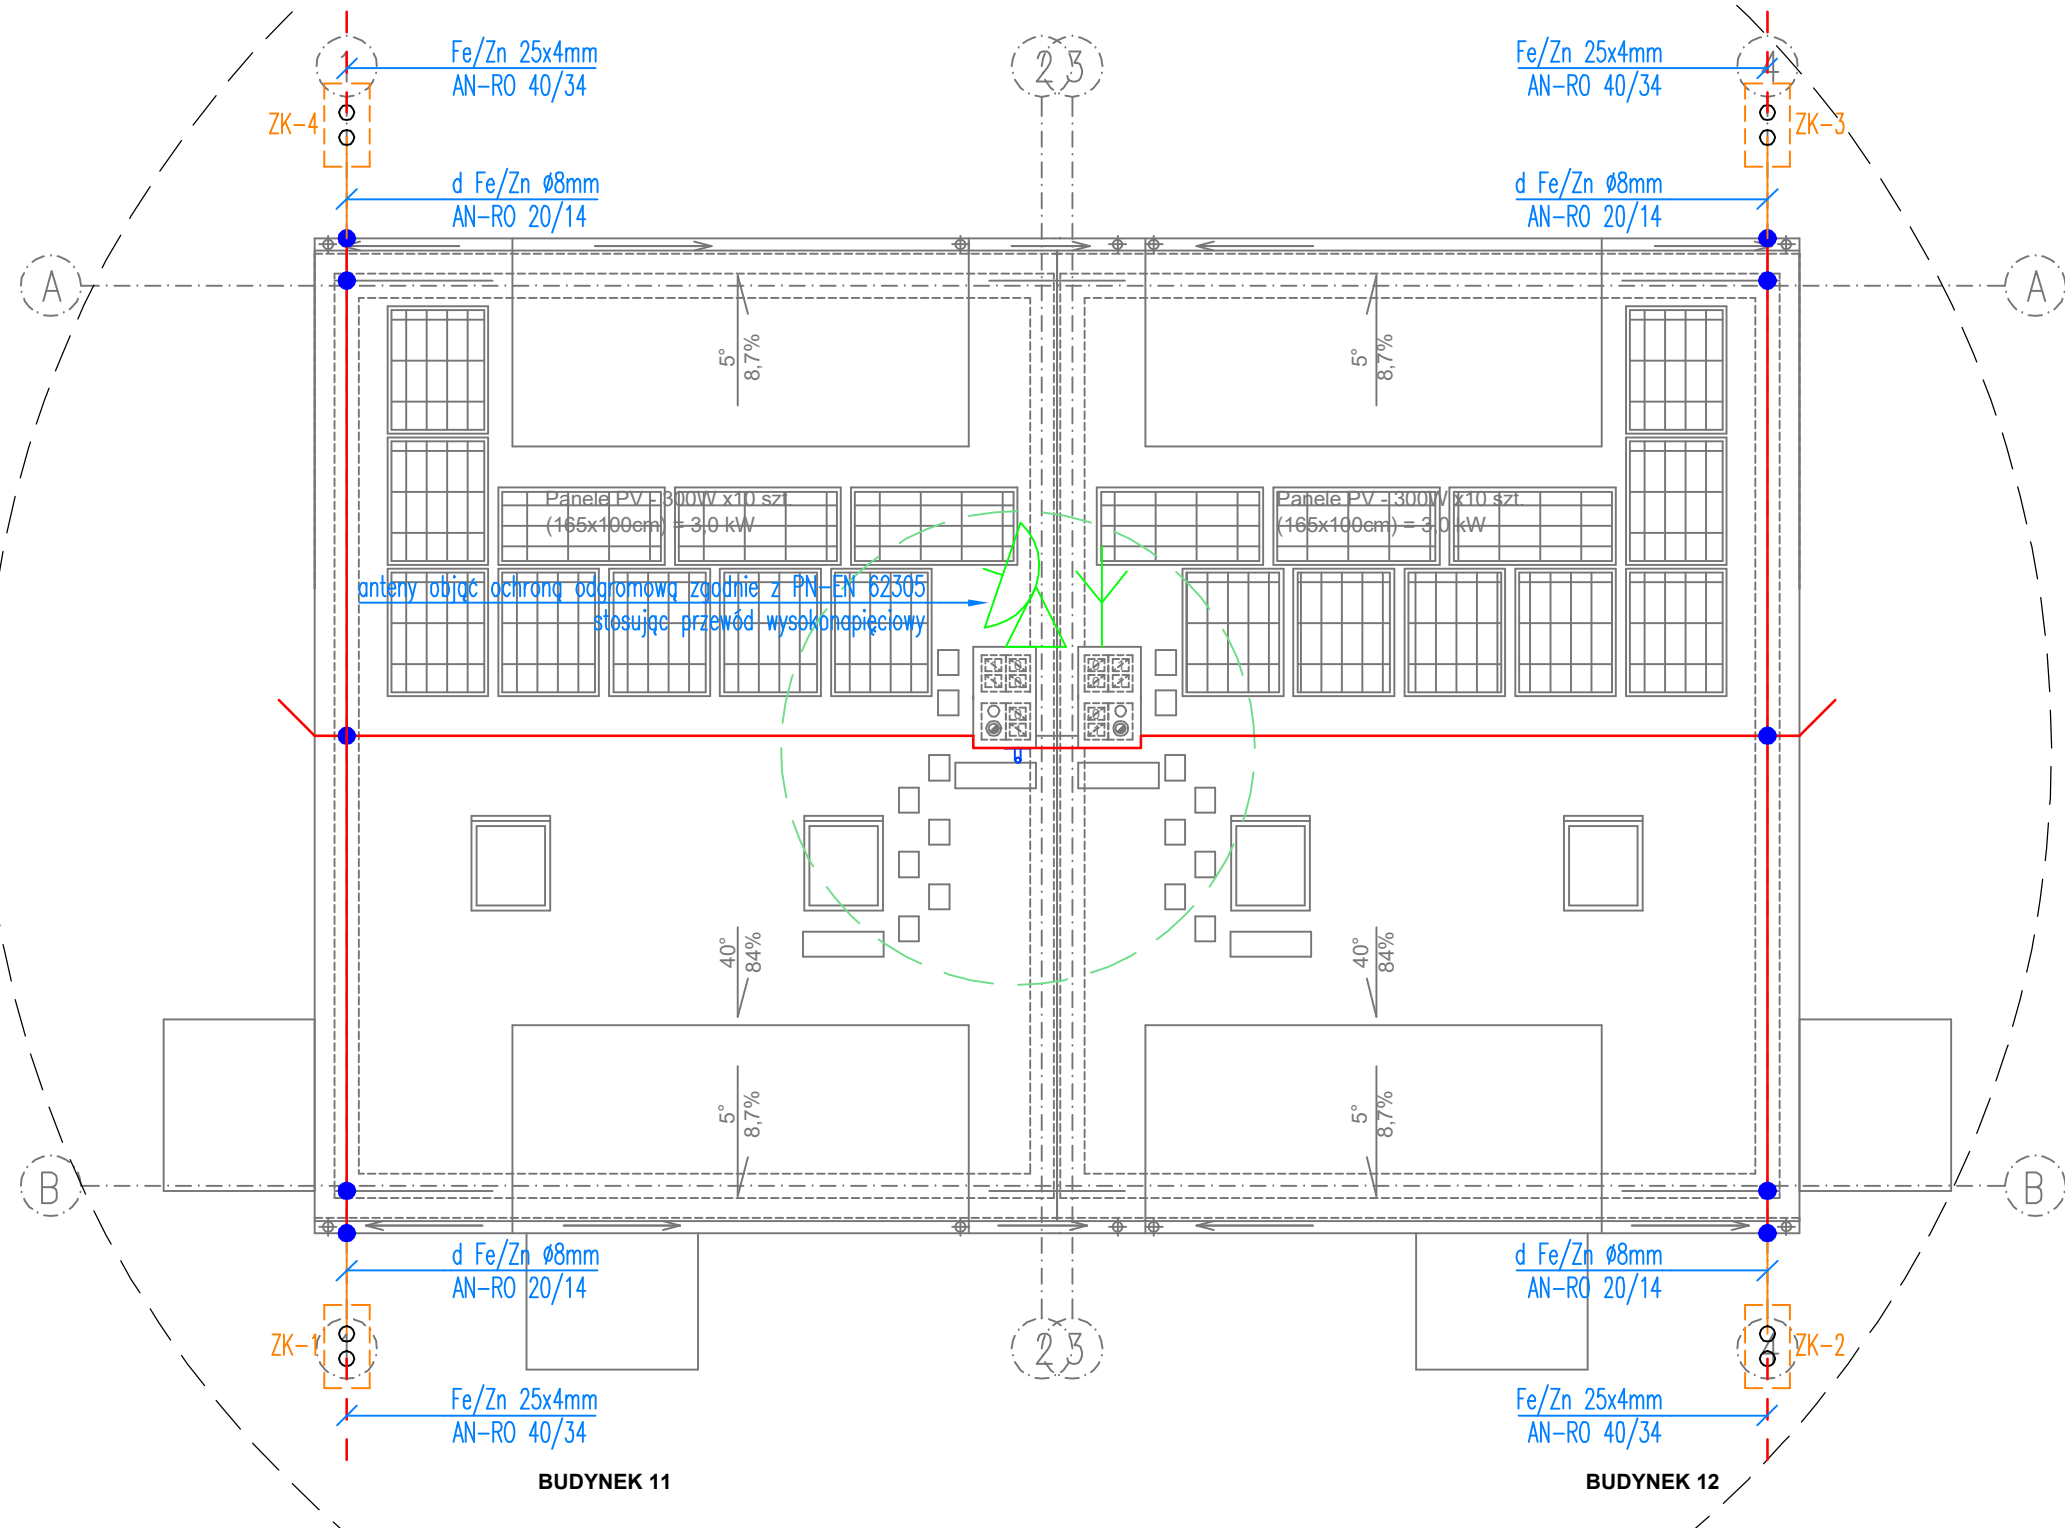
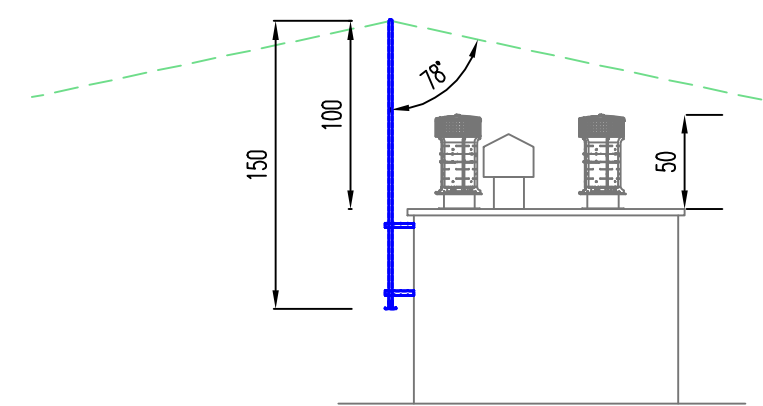


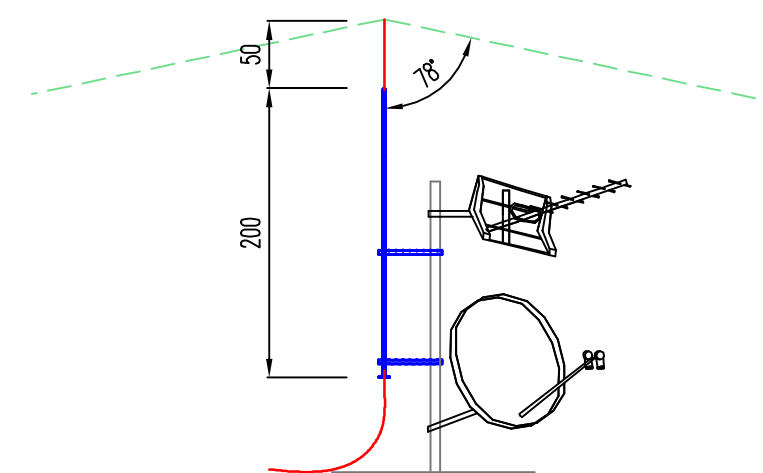

- UWAGI:
- Wykonać instalację odgromową dla IV klasy zgodnie z PN-EN 62305.
 - Wykonać uziom fundamentowy wg PN-EN 62305. Wymagana rezystancja uziemienia $R < 100 \Omega$.
 - Wszystkie metalowe elementy budynku należy objąć instalacją połączeń wyrównawczych.
 - Dla instalacji odgromowej należy zachować odstęp izolacyjny min. 0,45 m. W przypadku braku możliwości zachowania odstępu izolacyjnego należy wykonać połączenie pośrednie z zastosowaniem iskierników separacyjnych albo bezpośrednie – zgodnie z PN-EN 62305.
 - Należy zachować ciągłość połączeń elementów przewodzących budynku wykorzystywanych w instalacji odgromowej. W przypadku wykorzystania elementów przewodzących dachu należy uzyskać zgodę inwestora.
 - Sposób montażu iglic i maszów odgromowych należy dobrać dla III strefy wiatrowej. Sposób montażu (typ, producenta, ciężar podstawy i skład kleju) należy uzgodnić z dostawcą pokrycia dachowego.
 - Zwody poziome prowadzić na uchwytnych / wspornikach. Odległość pomiędzy uchwytnymi maksymalnie 1m. Odcinki, dla których nie można zachować bezpiecznej odległości od okien, tarasów itp. prowadzić w rurze odgromowej lub stosując przewód wysokonapięciowy.
 - Iglice kominowe powinny wystawać ponad komin, tak aby zachować kąt osłony dla IV klasy zgodnie z PN-EN 62305.
 - Połączenia śrubowe zabezpieczyć wazeliną techniczną.
 - Całość prac wykonać zgodnie z PN-EN 62305.

- LEGENDA:
- przewód uziemiający Fe/Zn 25x4 mm w rurze odgromowej
 - przewód odprowadzający d Fe/Zn Ø8 mm w rurze odgromowej
 - zwód poziomy d Fe/Zn Ø8 mm prowadzony na uchwytnych
 - połączenie śrubowe zabezpieczone przed korozją
 - złącze kontrolne
 - iglica kominowa
 - zestaw anten RTV+SAT

BUDYNEK 11 i 12

PROJEKTOWANIE - NADZÓR - DORADZTWO S.C. SŁAWOMIR FOSSA, MONIKA FOSSA UL. PODWALE 11, 59-500 ZŁOTORYJA TEL. 601799368, 605900218 www.grupapnd.pl - biuro@grupapnd.pl			<div>FOSSA</div>	
obiekt:	ZESPÓŁ BUDYNKÓW MIESZKALNYCH JEDNORODZINNYCH DWULOKALOWYCH W ZABUDOWIE BLIŹNIACZEJ			
adres inwestycji:	Leśna, dz. nr 817/9, 817/12 obręb 0001 Leśna jednostka ewidencyjna 021003_4 Leśna-miasto			
projektant:	mgr inż. Remigiusz Przystaj uprawnienia do projektowania bez ograniczeń w specjalności instalacyjnej, nr 115/DOS/IE/08			
branża:	elektryczna	stadium:	projekt techniczny	skala: 1:75
temat rysunku: Rzut dachu. Instalacja odgromowa				
data:			12.10.2025	nr rysunku: ET 02